


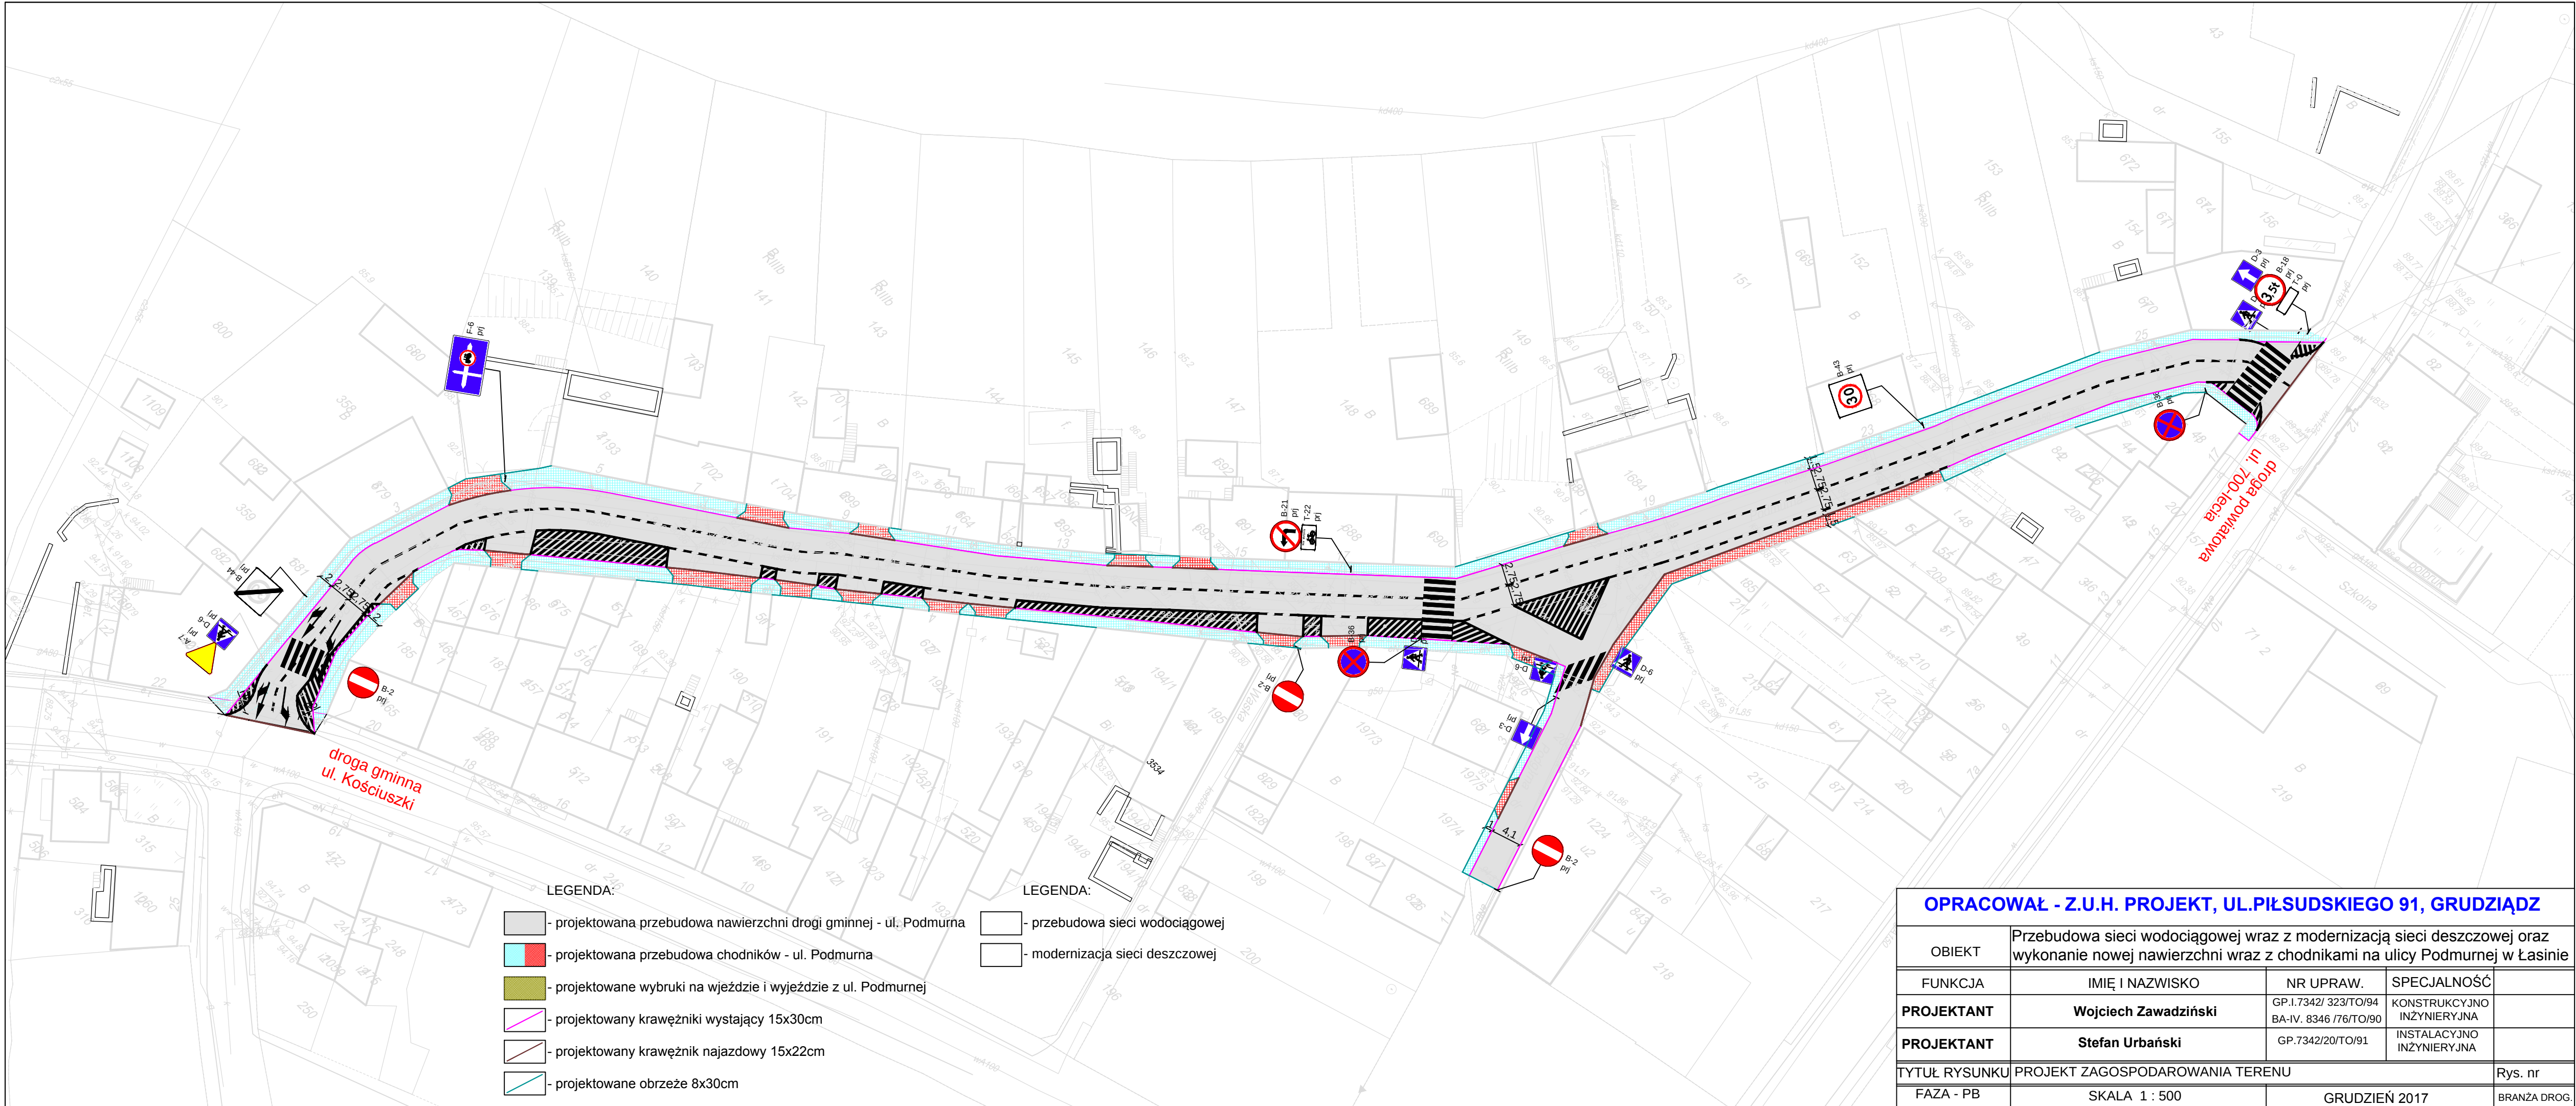

LEGENDA:

- projektowana przebudowa nawierzchni drogi gminnej - ul. Podmurna
- projektowana przebudowa chodników - ul. Podmurna
- projektowane wybruki na wjeździe i wyjeździe z ul. Podmurnej
- projektowany krawężniki wystające 15x30cm
- projektowany krawężnik najazdowy 15x22cm
- projektowane obrzeże 8x30cm

LEGENDA:

- przebudowa sieci wodociągowej
- modernizacja sieci deszczowej

OPRACOWAŁ - Z.U.H. PROJEKT, UL.PIŁSUDSKIEGO 91, GRUDZIĄDZ

OBIEKT	Przebudowa sieci wodociągowej wraz z modernizacją sieci deszczowej oraz wykonanie nowej nawierzchni wraz z chodnikami na ulicy Podmurnej w Łasinie			
FUNKCJA	IMIĘ I NAZWISKO	NR UPRAW.	SPECJALNOŚĆ	
PROJEKTANT	Wojciech Zawadziński	GP.1.7342/ 323/TO/94 BA-IV. 8346 /76/TO/90	KONSTRUKCYJNO INŻYNIERYJNA	
PROJEKTANT	Stefan Urbański	GP.7342/20/TO/91	INSTALACYJNO INŻYNIERYJNA	
TYTUŁ RYSUNKU	PROJEKT ZAGOSPODAROWANIA TERENU			Rys. nr
FAZA - PB	SKALA 1 : 500	GRUDZIEŃ 2017		BRANŻA DROG.